

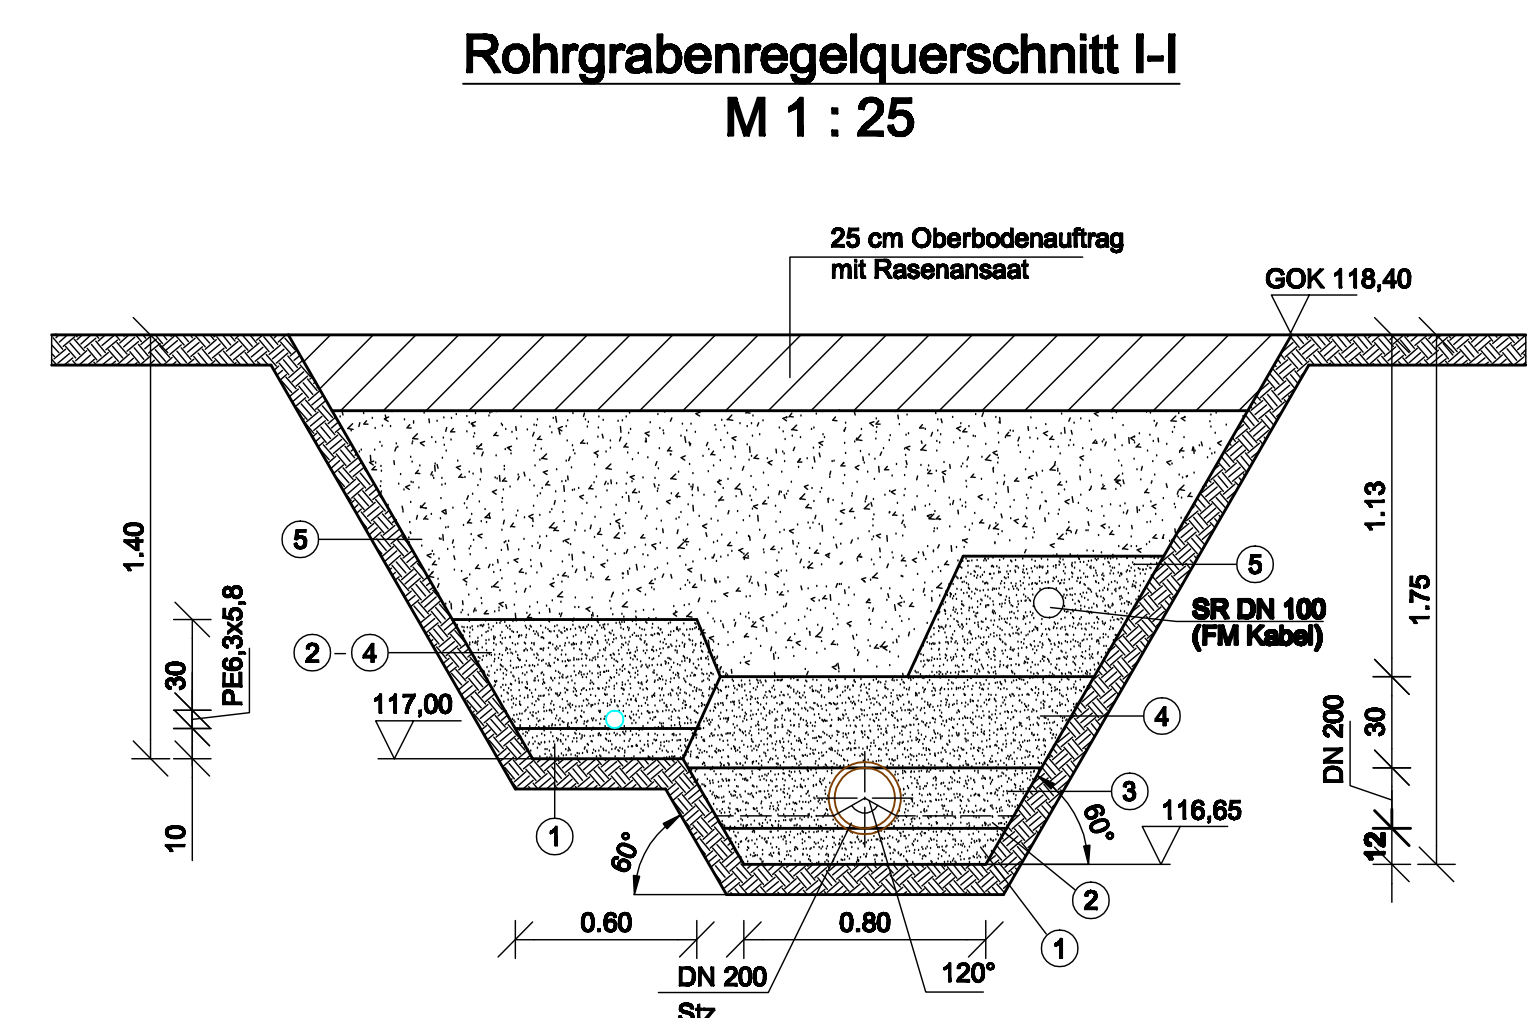


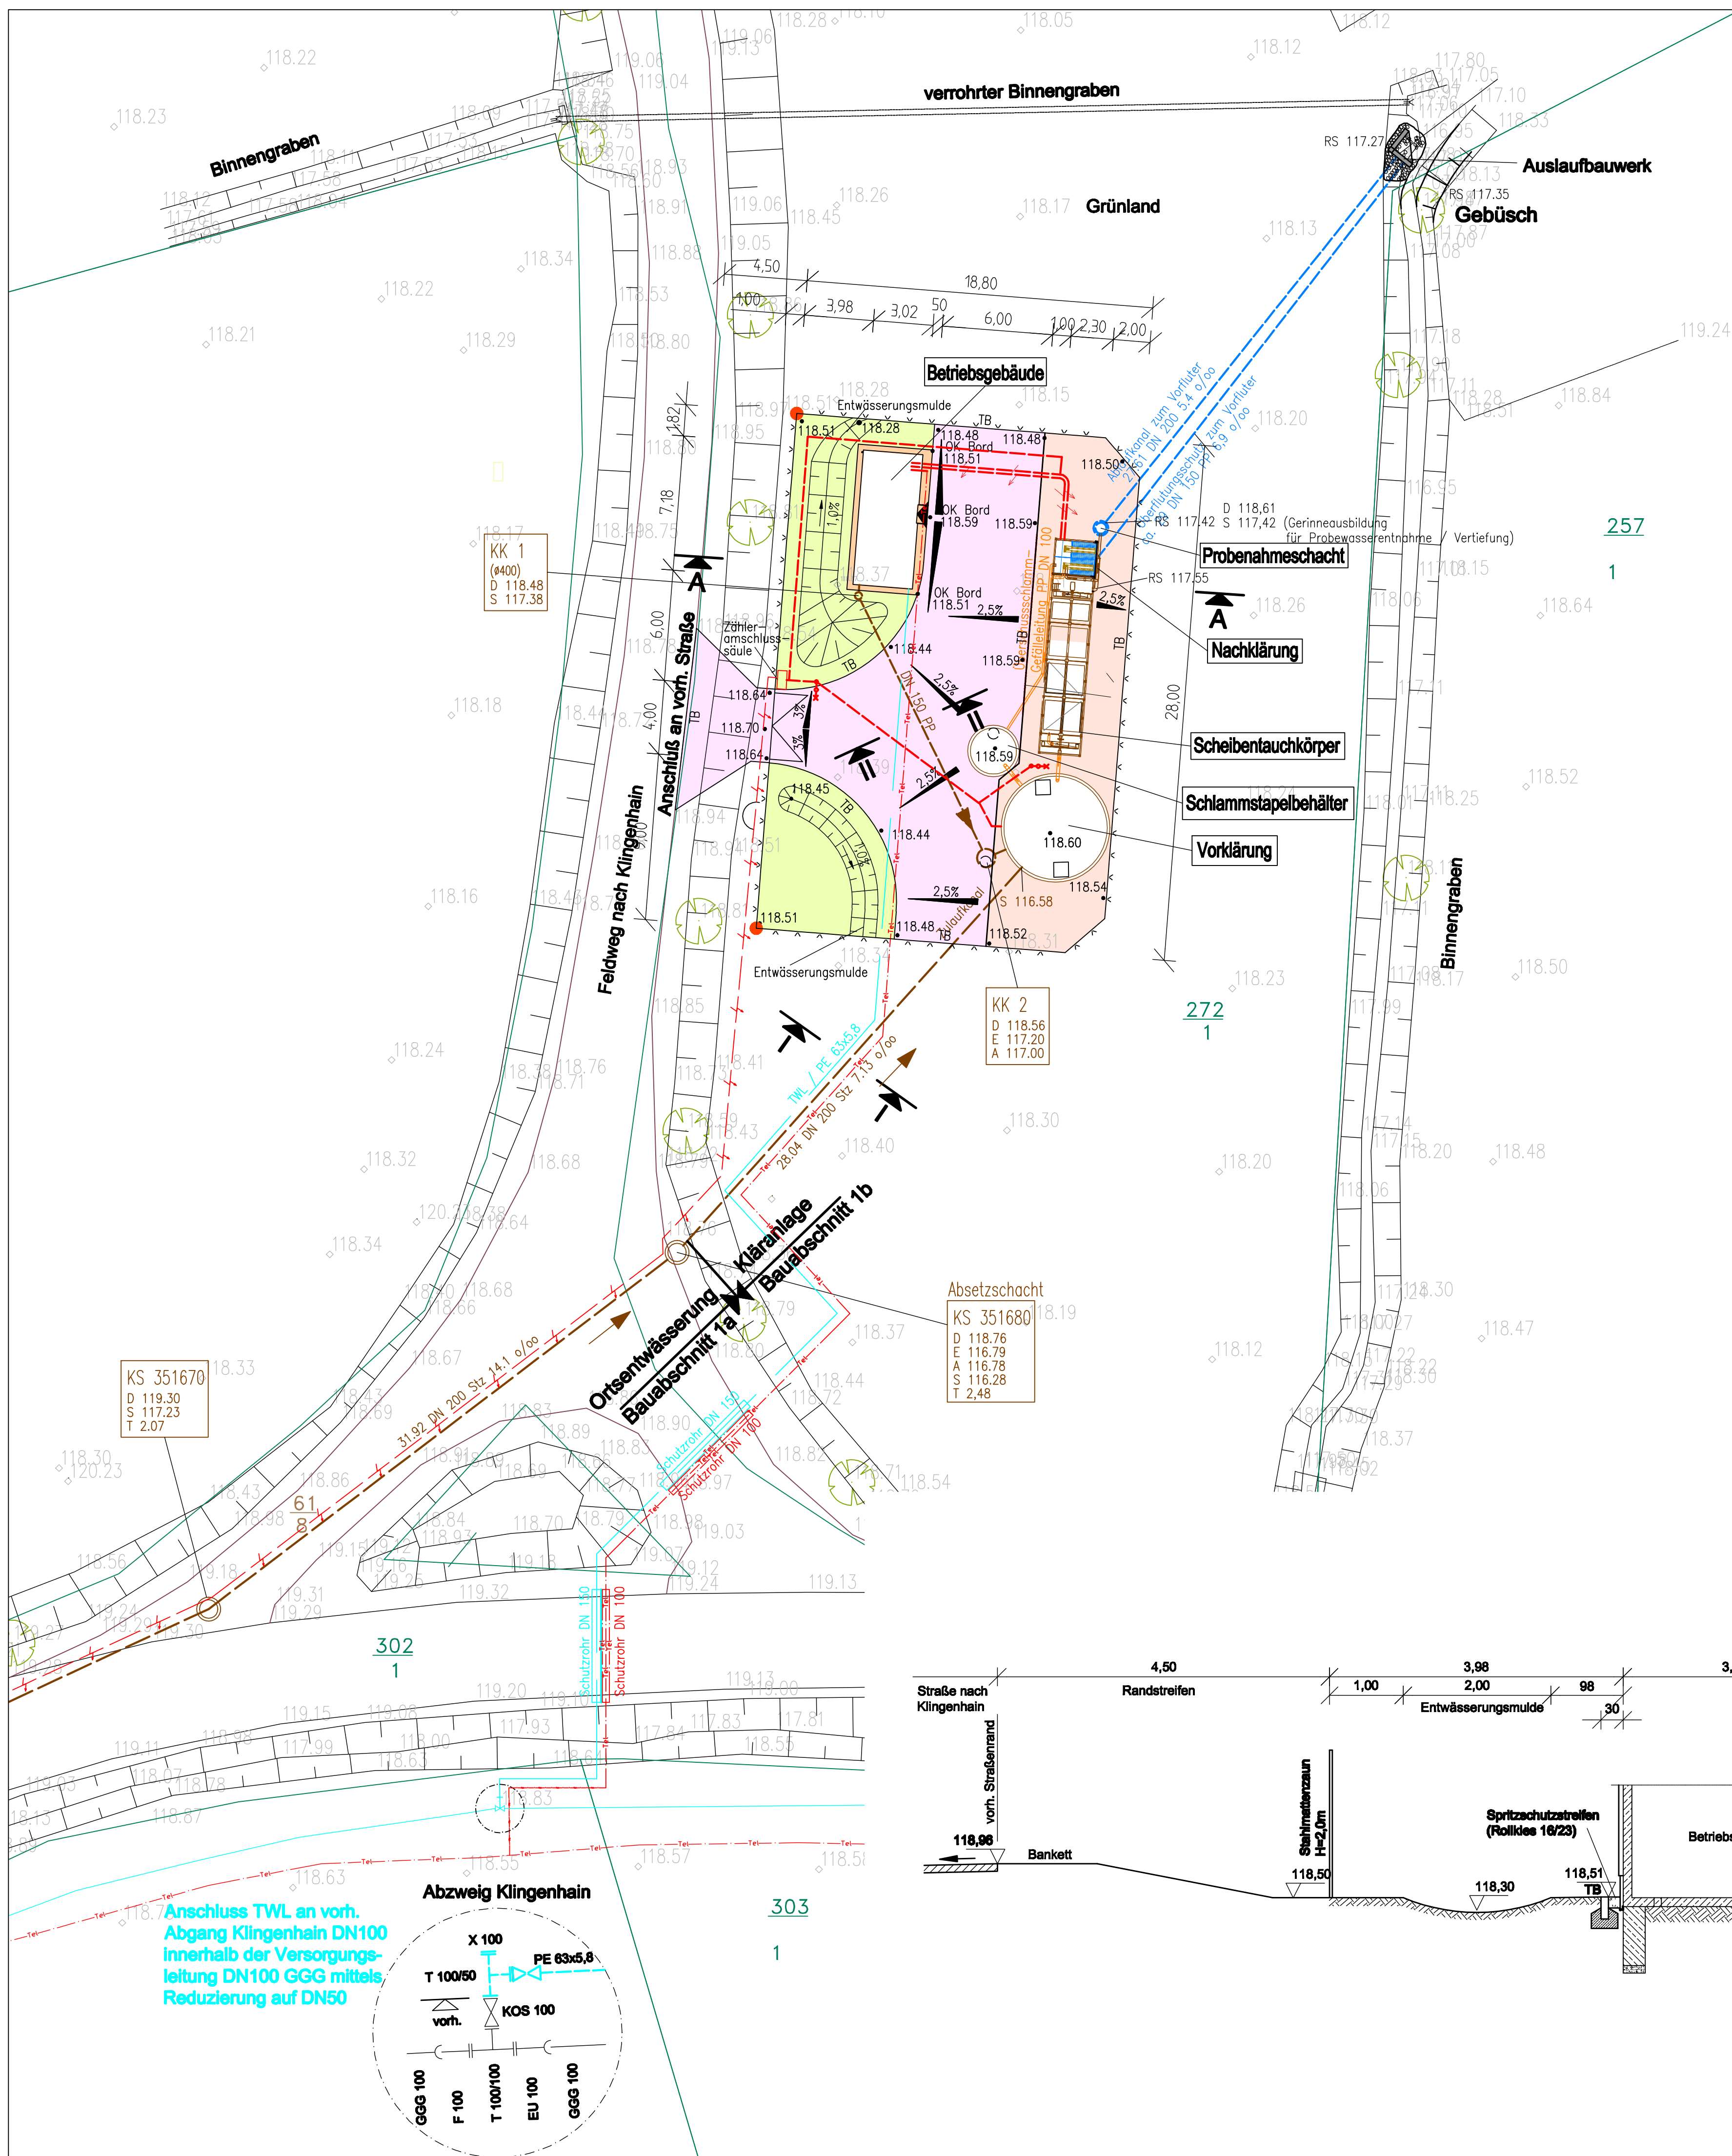

- ① Untere Bettungsschicht, (Sand 0/4, D_n ≥ 95%)
- ② Obere Bettungsschicht, (Sand 0/4, D_n ≥ 95%)
- ③ Seitenverfüllung, (Sand 0/4, D_n ≥ 95%)
- ④ Abdeckung, (Sand 0/4, D_n ≥ 97%)
- ⑤ Verfüllung, (Nichtbindiges, verdichtungsfähiges Material, D_n ≥ 97%)

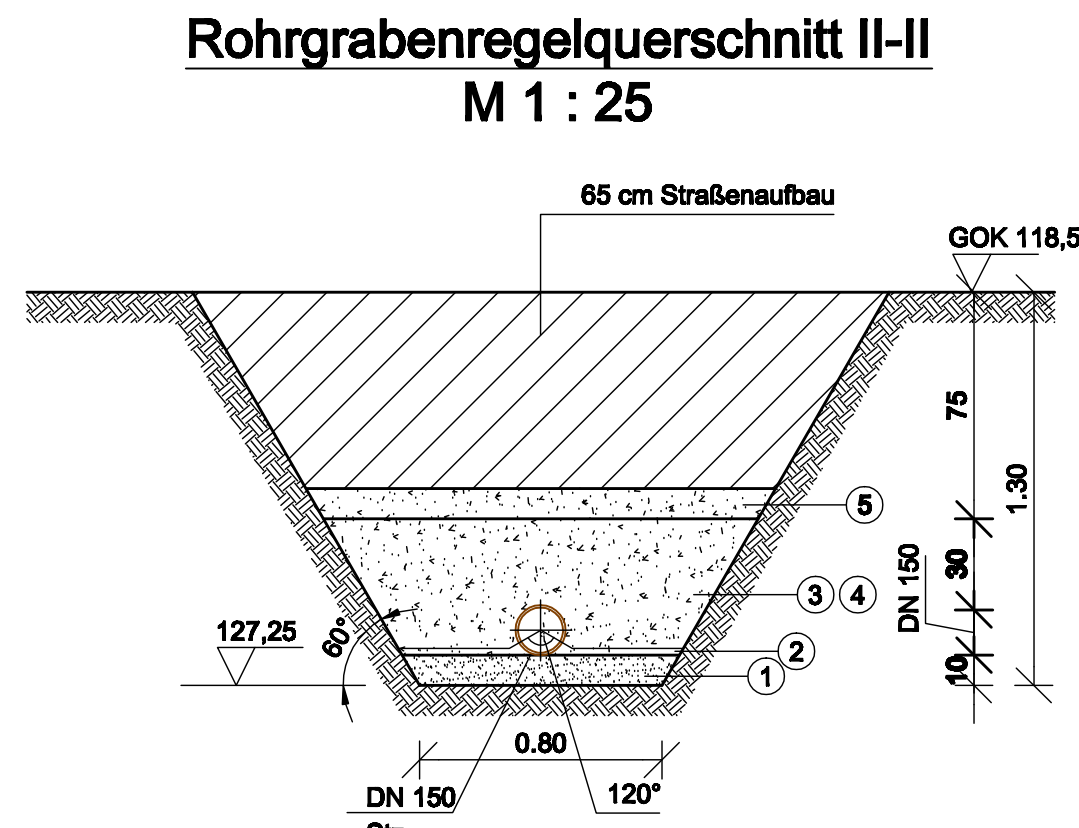

- ① Untere Bettungsschicht, (Sand 0/4, D_n ≥ 95%)
- ② Obere Bettungsschicht, (Sand 0/4, D_n ≥ 95%)
- ③ Seitenverfüllung, (Sand 0/4, D_n ≥ 95%)
- ④ Abdeckung, (Sand 0/4, D_n ≥ 97%)
- ⑤ Verfüllung, (Nichtbindiges, verdichtungsfähiges Material, D_n ≥ 97%)


Legende:

- Schmutzwasserkanal, Planung
- Trinkwasserleitung, Planung
- Trinkwasserleitung, Bestand
- Überschussschmelleitung, Planung
- E-Kabel, Planung
- E-Kabel, Bestand
- Maßleuchten (2 Stück)
- Asphaltbeton
- Betonverbundpflaster
- Spritzschutzstreifen
- Rasensansaaf
- Höhenangabe
- Tiefbord
- Gefälleangabe
- Zaunanlage

- Zugehörige Zeichnungen:
- Lage aus Kläranlage
 - Grundriss, Schnitte Kläranlage
 - Grundriss, Schnitte Betriebsgebäude
 - Lageplan, Schnitte Auslaufbauwerk

- Anlage 3.1
- Anlage 5.1
- Anlage 5.2
- Anlage 5.5

Schnitt A-A M 1 : 50

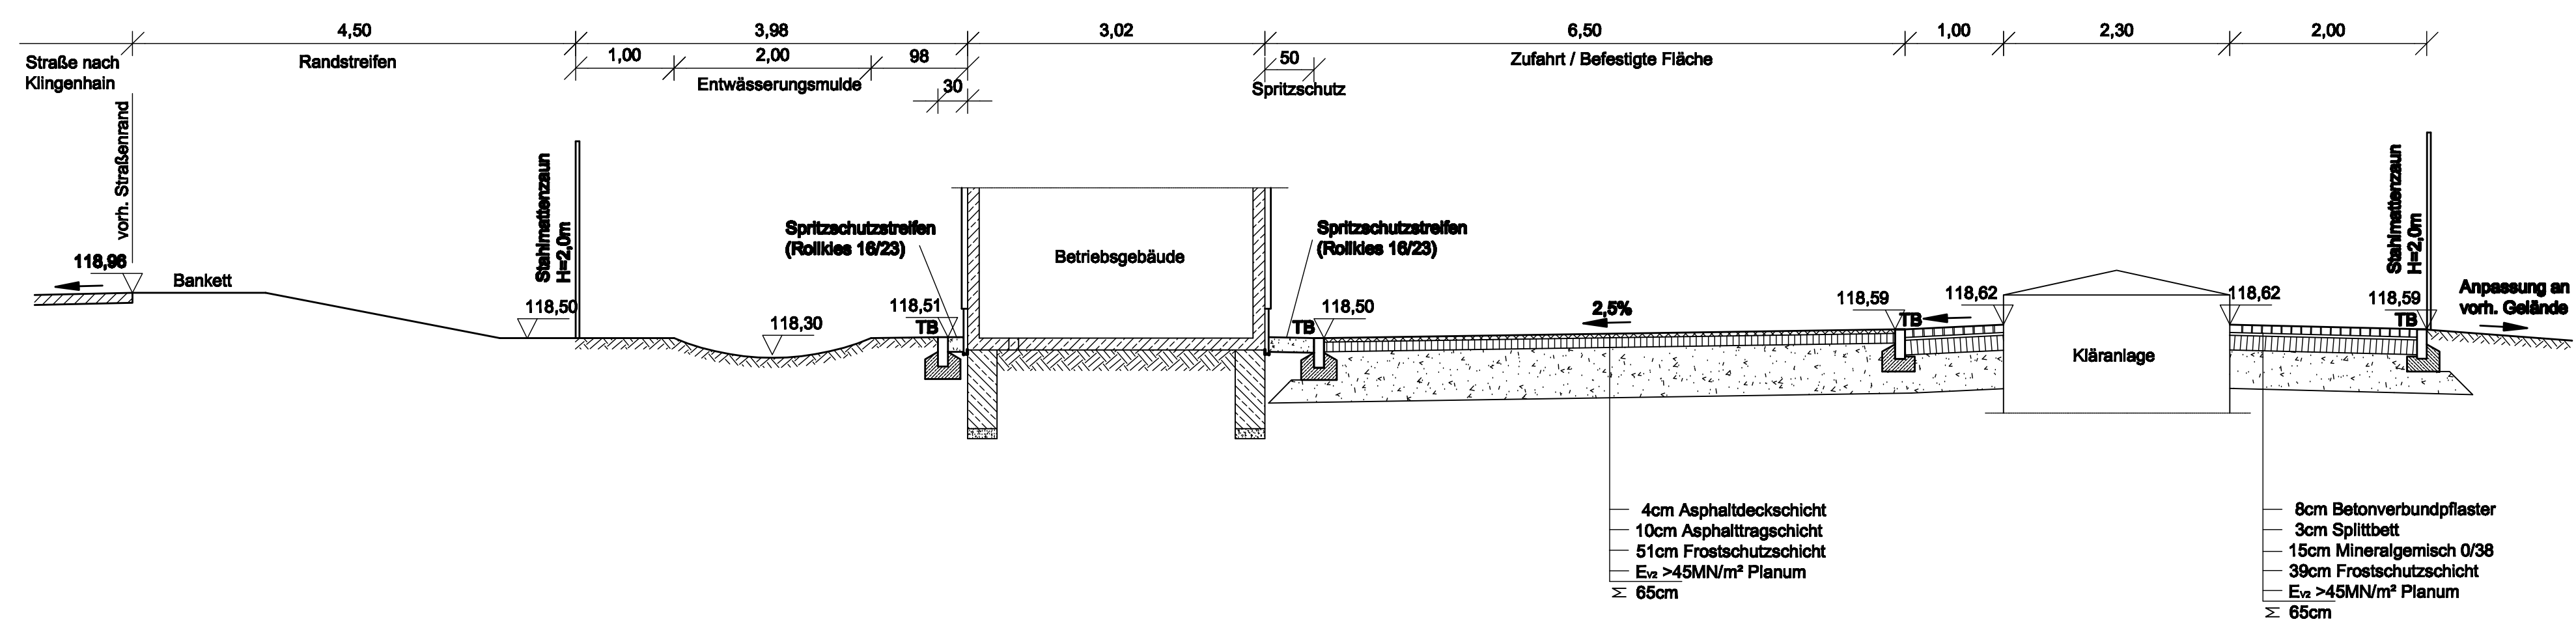

Höhenbezug HN

Zur Ausführung freigeben:

Bauherr: Datum: Unterschrift: Bauleitung: Datum: Unterschrift:

Datenquellen:

Kalenderdaten, Stand: Vermessung, Datum:

l	d	c	b	s

Art der Änderung: Datum: Gez: Bearb:

FICHTNER
WATER & TRANSPORTATION

Baubjekt: Abwasserentsorgung der Ortslage Laas

Gewerk: Bauabschnitt 1b: Kläranlage

Planinhalt: Lageplan Bautechnik Außenanlagen

Leistungsphase: Ausführungsplanung

Anlage Nr.: 5

Plan Nr.: 4

Maßstab: 1:200

Projekt Nr.: 45-3014

Datenummer: 45-3014-01/02/03/04/05

Flussgröße in m³: 6,48 m³

Bauherr	Planer/Fasser	Datum	Name
Abwasserverband "Untere Döllnitz"	FICHTNER	Februar 2011	See
Manuscharter Straße 18 - 61788 Döhrte	Klaus H. Thomsen/Ina Dorn-Wien/Laurel	gezeichnet	Februar 2011
	geprüft	Februar 2011	Mid

Prüfung: 011

Prüfung: 011

Prüfung: 011